


校舎①へ1次側から分岐

南山田小学校

L一仮設校舎

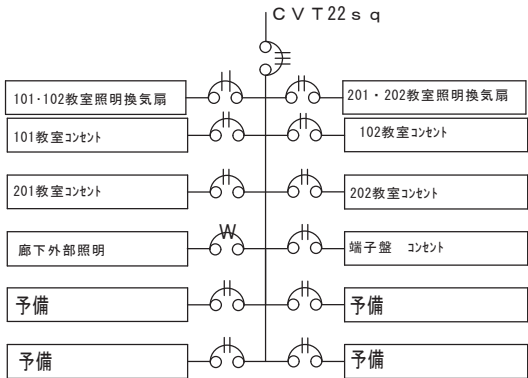

主幹 — NMCB3P100AF/60AT
分岐 — MCB2P50AF/20AT
分岐 — ELB2P50AF/20AT


注記)

1. 屋内露出型、銅板製
2. キー付 No.200
3. アース端子付

Naigai T L C M 1 0 1 4 B A 組替

M一仮設校舎

校舎①へ1次側から分岐

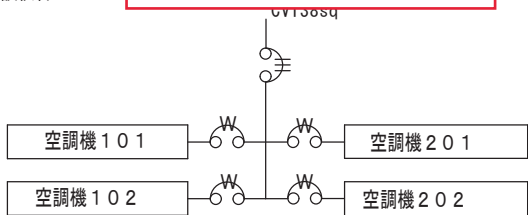

主幹 — MCB3P100AF/75AT
分岐 —
分岐 — ELB2P50AF/30AT


注記)

Naigai T P L M 1 0 0 1 Y B 組替

1. 屋外露出型、銅板製
2. キー付 No.200
3. アース端子付

千里丘中学校

L一仮設校舎

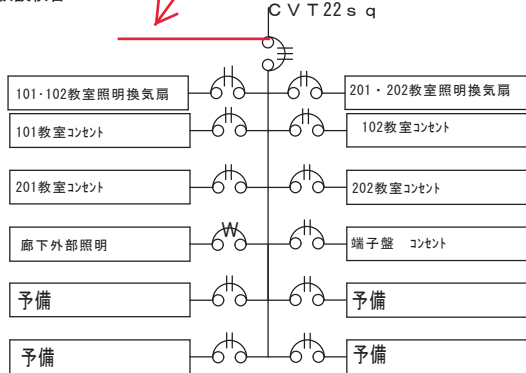


主幹 — NMCB3P100AF/60AT
分岐 — MCB2P50AF/20AT
分岐 — ELB2P50AF/20AT

注記)

1. 屋内露出型、銅板製
2. キー付 No.200
3. アース端子付

Naigai T L C M 1 0 1 4 B A 組替

M一仮設校舎

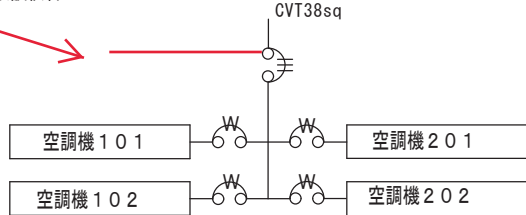

主幹 — MCCB3P100AF/75AT
分岐 —
分岐 — ELB2P50AF/30AT


注記)

Naigai T P L M 1 0 0 1 Y B 組替

1. 屋外露出型、銅板製
2. キー付 No.200
3. アース端子付

山田中学校

L一仮設校舎

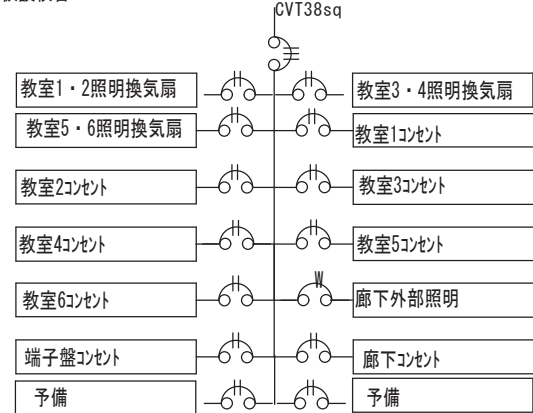


主幹 — NMCB3P100AF/75AT
分岐 — MCB2P50AF/20AT
分岐 — ELB2P50AF/20AT

注記)

1. 屋内露出型、銅板製
2. キー付 No.200
3. アース端子付

Naigai T L C M 1 0 1 4 B A 組替

M一仮設校舎

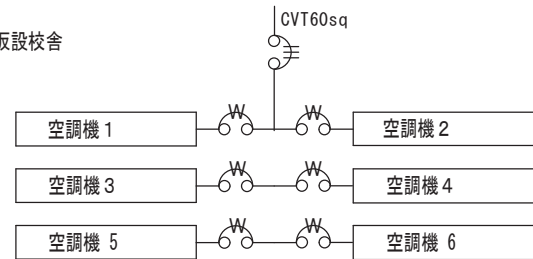



主幹 — MCCB3P225AF/150AT
分岐 —
分岐 — ELB2P50AF/30AT

注記)

Naigai T P L M 2 0 0 6 Y B

1. 屋外露出型、銅板製
2. キー付 No.200
3. アース端子付

業務名	吹田市立南山田小学校仮設校舎電気設備業務及び吹田市立山田中学校ほか1校仮設校舎電気設備業務			
図面名	電気設備工事（盤結線図）			
縮 尺		設計	訂	番号 2 1
吹田市教育委員会 学校管理室		年月日	H24. 7	

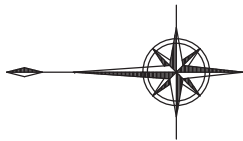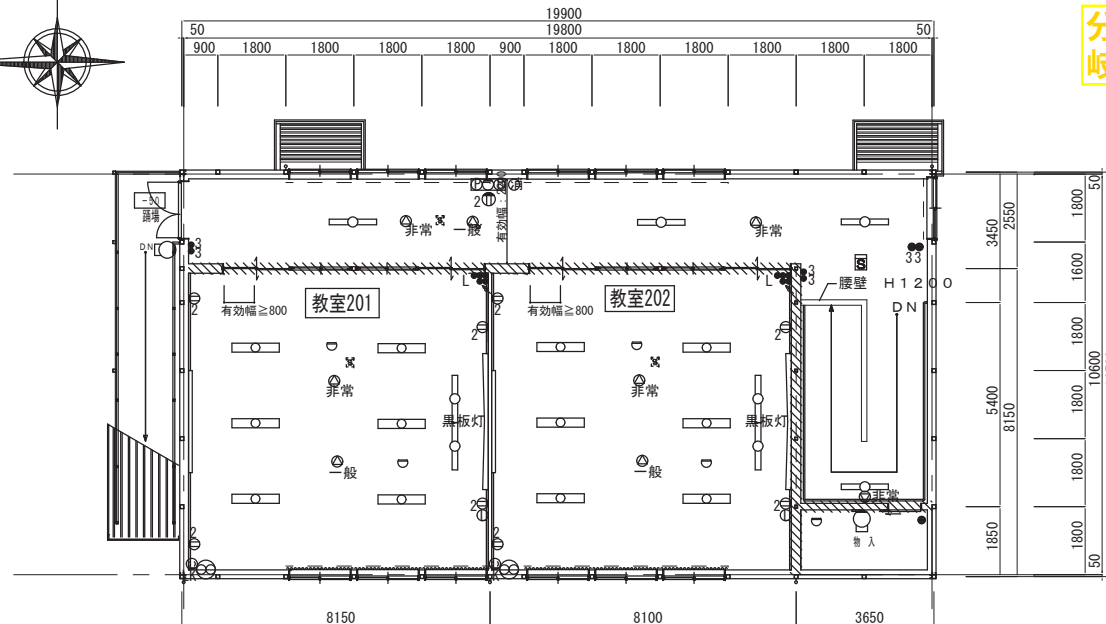


分配器増設して分岐する

	分電盤 (屋内鋼板製)
	動力盤 (屋外鋼板製)
	端子盤 (屋内鋼板製)
(一般放送、非常放送、TVブースター、分配器、HUB、コンセント)	
	32W2灯用 FSS9-322PN
	32W1灯用 FSS9-321PN
	32W1灯用 天吊り、角度可変型
	黒板灯
	ウォールライト20W防雨型
	スイッチ 15A
	スイッチ 15A 3路
	スイッチ 15A 4路
	スイッチ 4A パイロットランプ付
	2口 15A
	φ250 防火ダンパー付ウェザーカバー共
	ランプ付ブザー PANA EA5501 相当品
	押釦 PANA WN4500 相当品
	直列ユニット端末用
	情報コンセント
	アッテネーター
	一般放送用天井埋込スピーカー
	一般放送用天井埋込スピーカー (アッテ付)
	非常放送用天井埋込スピーカー
	非常放送用壁掛けスピーカー
	差動式感知器
	煙感知器 (天井内)
	総合盤 (発信機、表示灯、ベル)
	消火器 ABC10型蓄圧式


※盤の位置は参考とする。

2階平面図

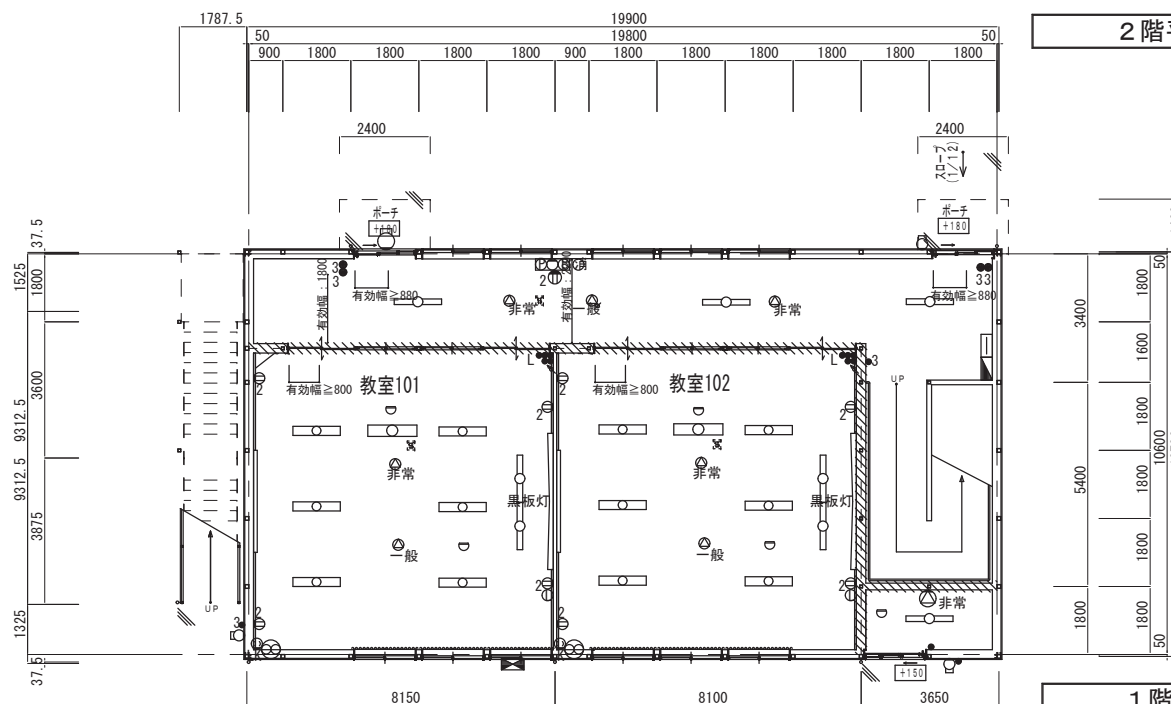

1階平面図

業務名	吹田市立南山田小学校仮設校舎賃借業務及び吹田市立山田中学校ほか1校仮設校舎賃借業務		
図面名	電気設備工事 (プロット図)		(千里丘中学校)
縮尺		設計	訂 番号 29
吹田市教育委員会 学校管理室		年月日	H24. 7

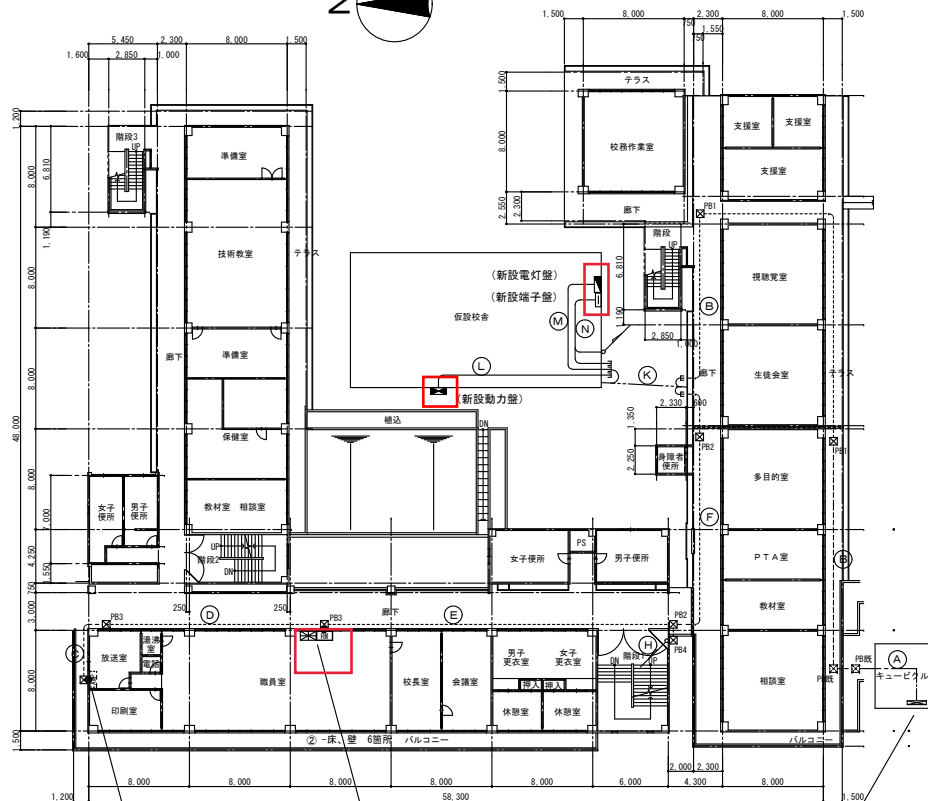


既設一般放送アンプより分岐接続とする。

校舎 1階平面図 1:300


既設キュービクル内予備ブレーカーに接続とする。

- ☑_既1 ブルボックス 350×350×200 (SUS防水型)
- ☑_既2 ブルボックス 350×350×200
- ☑_既3 ブルボックス 250×250×150
- ☑_既4 ブルボックス 400×400×300 (SUS防水型)
- ☑_既既 ブルボックス 既設品使用
- 壁貫通箇所
- * 屋外配管には油性塗装を施すこととする。
- * 屋内配管には水性塗装を施すこととする。

A	EM-CET 22sq E8sq (既設管) 電灯	F	EM-HP1. 2-5pr (E25) 非常放送	I	EM-Cat5e ×2 (E19) LAN	N	EM-HP1. 2-5pr (隠蔽配線) 非常放送
	EM-CET 38sq (既設管) 動力		EM-HP1. 2-10pr (E25) 自火報		J	EM-UTP-GSE-W×2 (架空メソ) LAN	EM-HP1. 2-10pr (隠蔽配線) 自火報
B	EM-CET 22sq E8sq (G36) 電灯	G	EM-AE1. 2-5pr (E25) 一般放送	K	EM-CET 22sq E8sq (架空メソ) 電灯		EM-Cat5e ×2 (隠蔽配線) LAN
C	EM-AE1. 2-5pr (G22) 一般放送		EM-HP1. 2-5pr (E25) モーニング				EM-AE1. 2-5pr (隠蔽配線) 一般放送
D	EM-AE1. 2-5pr (E25) 一般放送		EM-HP1. 2-10pr (E25) 自火報				
E	EM-HP1. 2-5pr (E25) モーニング	H	EM-HP1. 2-30pr (E39) 副受信機	L	EM-CET 38sq E8sq (隠蔽配線) 動力		
			EM-AE1. 2-5pr (E25) 一般放送				
			EM-HP1. 2-10pr (G22) 自火報	M	EM-CET 22sq E8sq (隠蔽配線) 電灯		
			EM-HP1. 2-30pr (G42) 副受信機				

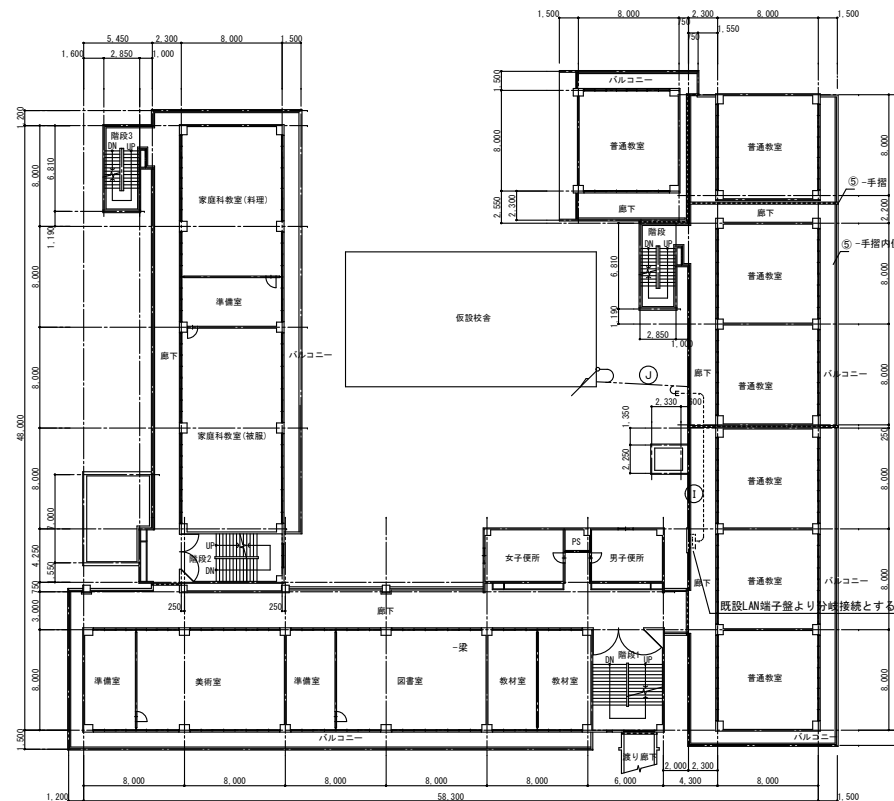

校舎 2階平面図 1:300

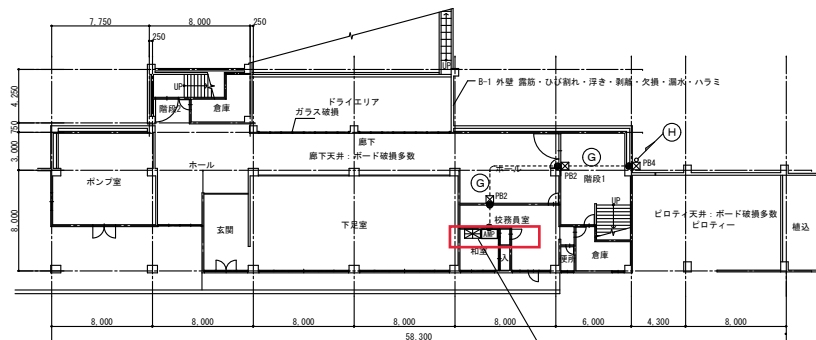

校舎 3階平面図 1:300

自火報：既設受信機を30窓から40窓に取替とする。
非常放送：既設防災アンプを15窓から20窓に取替とする。

業務名	秋田県立南小中学校校舎改修工事（電気設備工事）		
図面名	電気設備工事（配線図）（平面図）		
縮尺	1/400	設計	番号 27.28
秋田県教育委員会 学校管理課			